


实验学校等学校消防审验 历史遗留问题化解整改项目

郑州市上街区实验高级中学食堂三层自动喷淋系统调整 施工图

设计号	260904-05
法定代表人	宗 勇
技术负责人	耿 雪
项目负责人	沈钦红

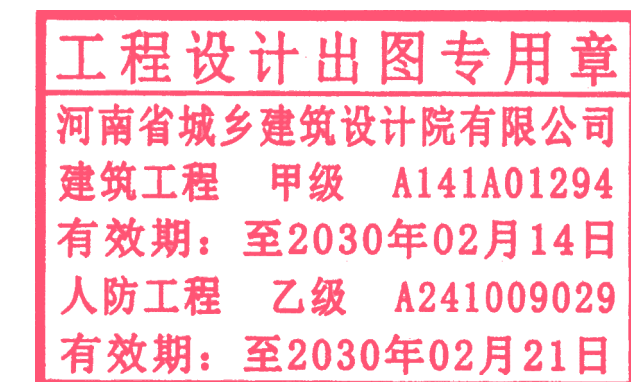

河南省城乡建筑设计院有限公司

2026年6月



河南省城乡建筑设计院有限公司
HENAN PROVINCE URBAN & RURAL ARCHITECTURAL DESIGN INSTITUTE OF HENAN PROVINCE CO., LTD.
建筑工程、市政道路 甲级 证书号 A141A01294
城乡规划 甲级 证书号 自院规甲字 21410254
风景园林工程 甲级 证书号 A141A01294
给排水、暖通设计(建筑工程) 乙级 证书号 A241009029
安装工程(暖通设计) 乙级 证书号 A241009029
公路行业(公路) 乙级 证书号 A141A01294

附注

NOTES

工程设计出图专用章
河南省城乡建筑设计院有限公司
建筑工程 甲级 A141A01294
有效期: 至2030年02月14日
人防工程 乙级 A241009029
有效期: 至2030年02月24日

注册师用章

REGISTERED ARCHITECT/ENGINEER

审定	朱云	朱云
审核	曲有彩	曲有彩
项目负责人	沈钦红	沈钦红
专业负责人	李成楠	李成楠
校对	李成楠	李成楠
设计	王超	王超

会签	会签	会签
建筑	暖通	
结构	电气	
给排水	暖通	

工程名称
PROJECT
实验学校等学校消防审验
历史遗留问题化解整改项目

子项名称
SUB-PROJECT
郑州市上街区实验高级中学
食堂三层自动喷淋系统调整

图名
DRAWING NAME
14.10标高自动喷淋平面图


专业
DISCIPLINE
给排水

阶段
STAGE
施工图

图号
DRAWING NO.
S-JPS-02

总张数
TOTAL
共2张

日期
DATE
2026.06

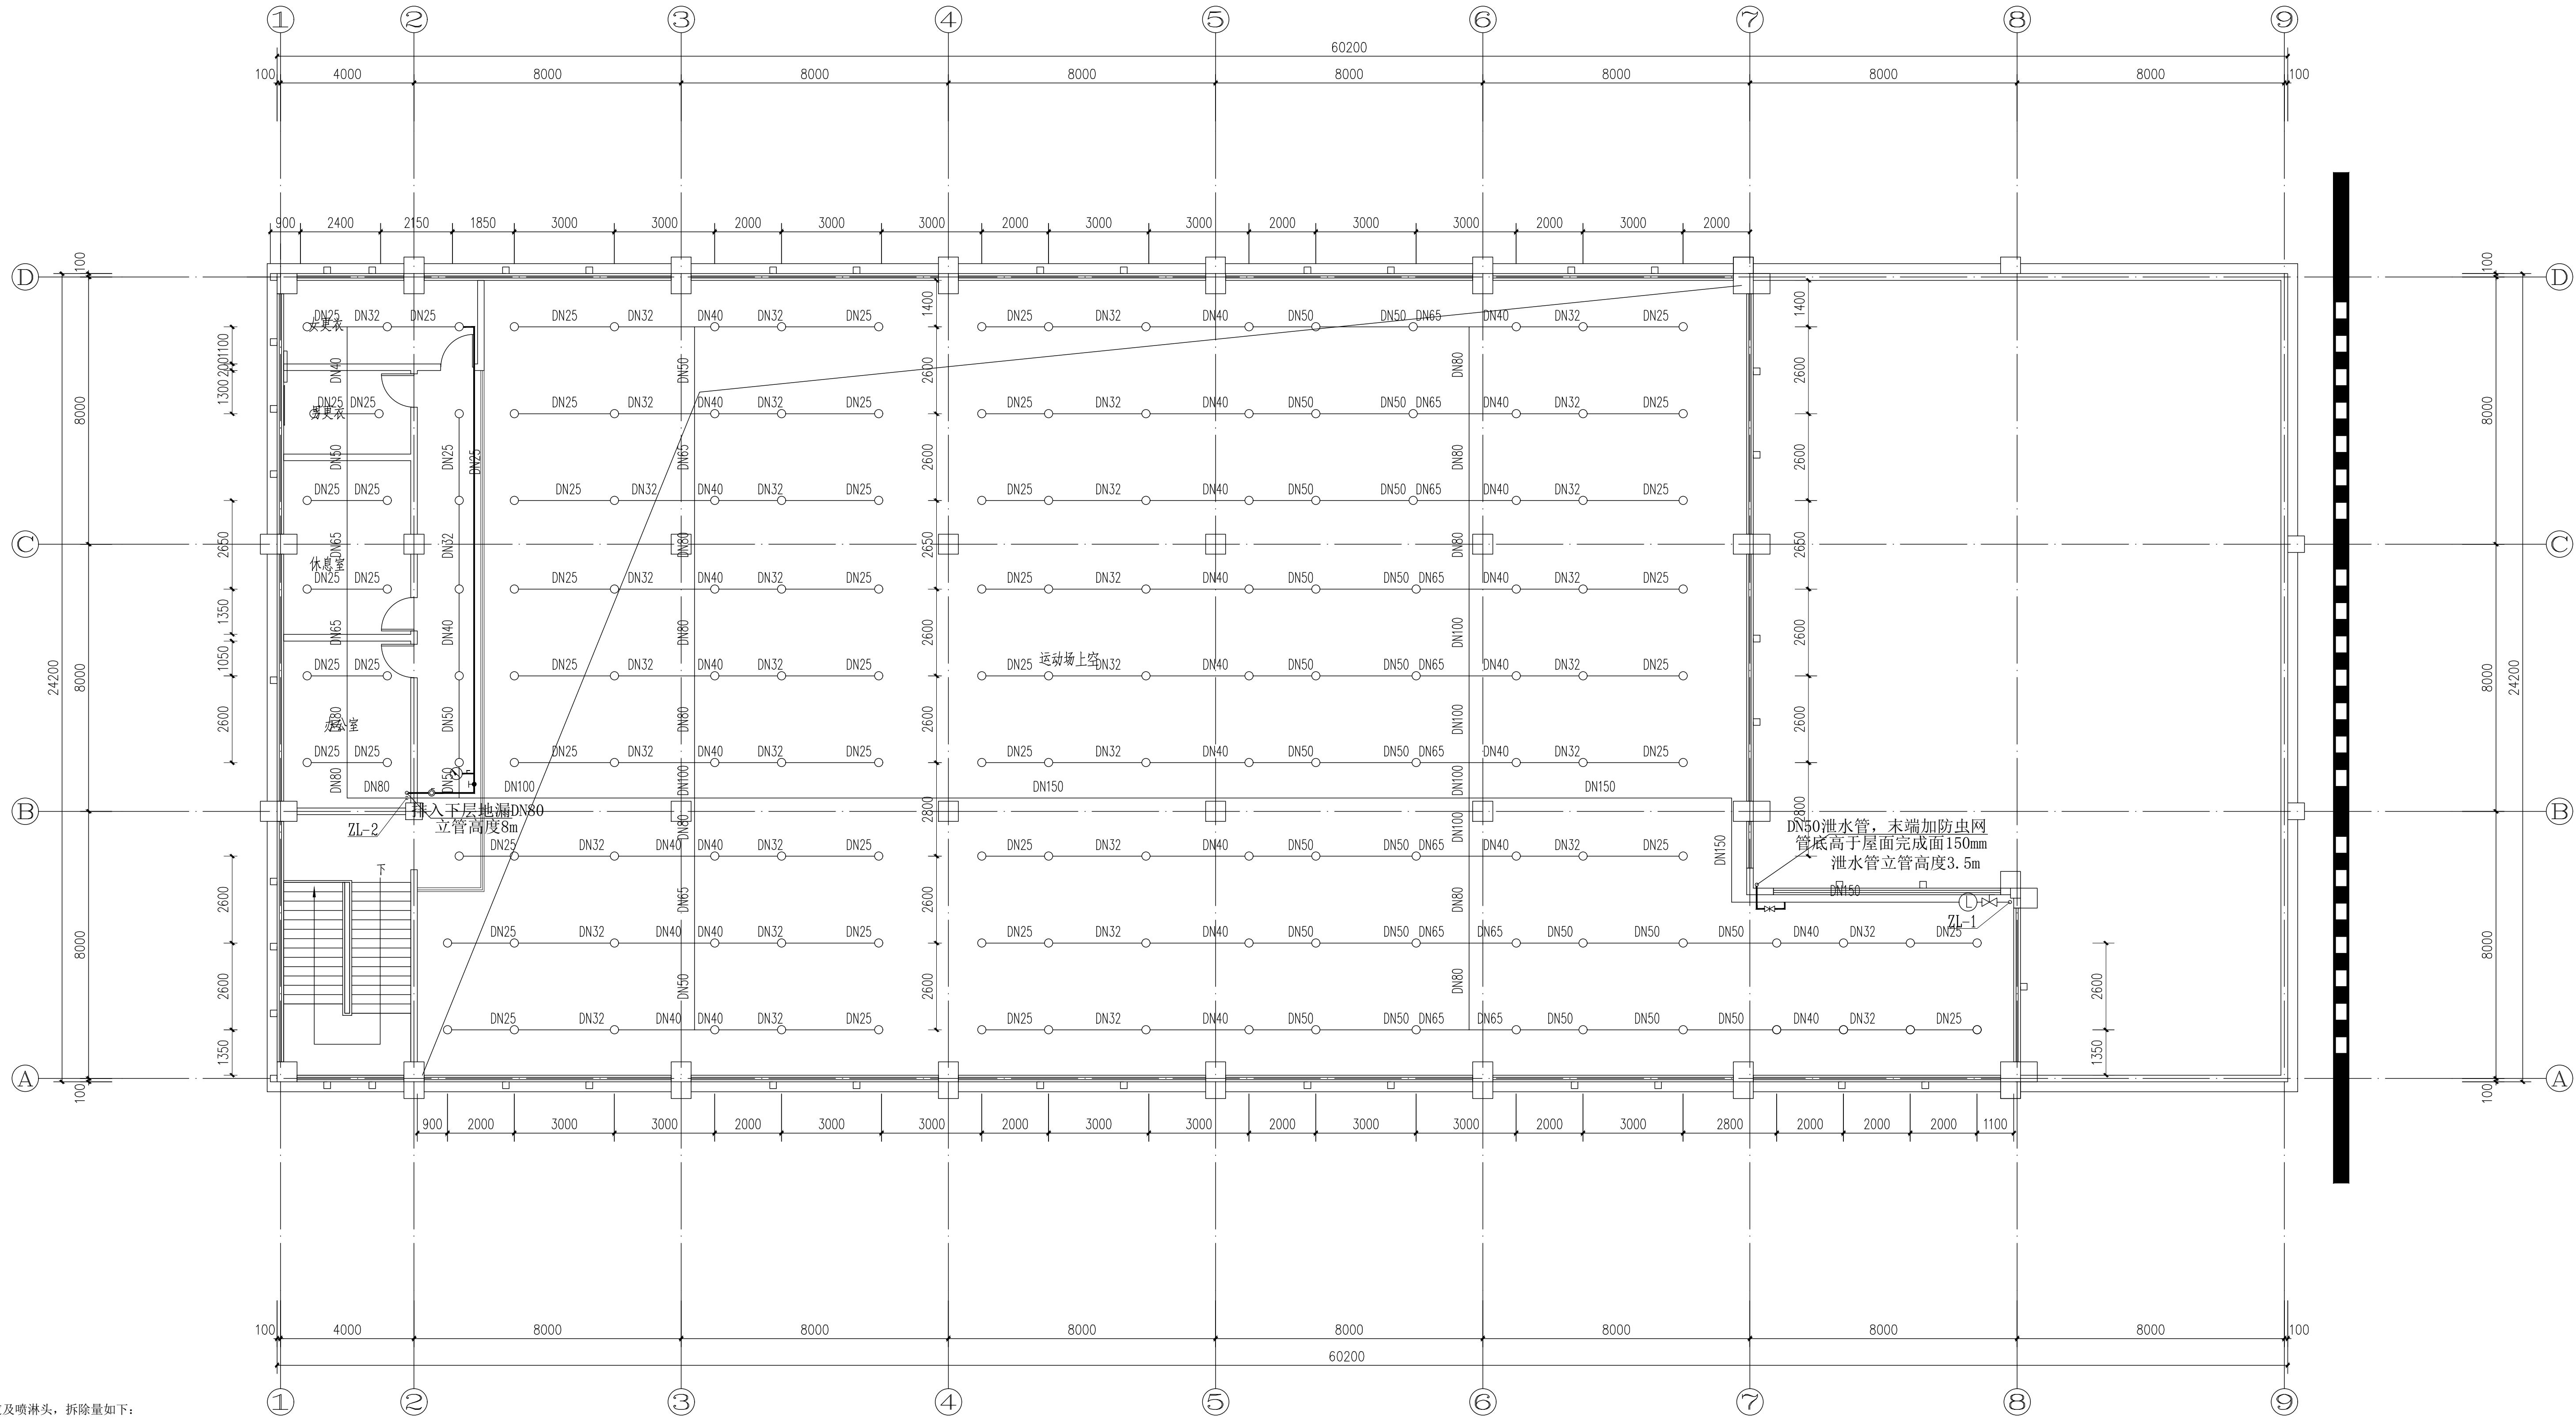

注:
本工程需拆除原有现状喷淋横、支管道及喷淋头,拆除量如下:
1、喷淋头155个,信号阀1个,水流指示器一个;
2、DN25管道348.80m;
3、DN32管道95.65m;
4、DN40管道66.13m;
5、DN50管道66.10m;
6、DN65管道22.14m;
7、DN80管道37.76m;
8、DN100管道9.06m;
9、DN150管道42.55m。

14.10标高自动喷淋平面图 1:100

注:屋顶为钢框架结构。

运动场上空钢网架下喷淋头所连接的DN25支立管高度为1.5m;办公室、更衣室、休息室、走道处喷淋头所连接的DN25支立管高度为0.25m;本数值仅为参考,具体数值根据现场定。

附注
NOTES

工程设计出图专用章
河南省城乡建筑设计院有限公司
建筑工程 甲级 A141A01294
有效期：至2030年02月14日
人防工程 乙级 A241009029
有效期：至2030年02月14日

注册师用章
REGISTERED ARCHITECT ENGINEER

审 定	朱 云	朱云
审 核	曲有彩	曲有彩
项目负责人	沈钦红	沈钦红
专业负责人	李成楠	李成楠
校 对	李成楠	李成楠
设 计	王 超	王超

建 筑		暖 通
结 构		电 气
给排水		

工程名称
PROJECT
实验学校等学校消防审验
历史遗留问题化解整改项目

子项名称
SUB PROJECT
郑州市上街区实验高级中学
食堂三层自动喷淋系统调整

图 名
DRAWING NAME
14.10标高自动喷淋平面图

专 业
DISCIPLINE
给排水

阶 段
STAGE
施工图

图 号
DRAWING NO.
S-JPS-02

总张数
TOTAL
共2张

版 次
REV. NO.
第1版

日 期
DATE
2026.06

合同号
CONTRACT NO.
202609041

设计号
PROJECT NO.
260904-05

注：
本工程需拆除原有现状喷淋横、支管道及喷淋头，拆除量如下：
1、喷淋头155个，信号阀1个，水流指示器一个；
2、DN25管道348.80m；
3、DN32管道95.65m；
4、DN40管道66.13m；
5、DN50管道66.10m；
6、DN65管道22.14m；
7、DN80管道37.76m；
8、DN100管道9.06m；
9、DN150管道42.55m。

14.10标高自动喷淋平面图 1:100

注：屋顶为钢框架结构。

运动场上空钢网架下喷淋头所连接的DN25支立管高度为15m；办公室、更衣室、休息室、走道处喷淋头所连接的DN25支立管高度为0.25m；本数值仅为参考，具体数值根据现场定。